

소 광 품 례

LeeSangYoup ARCHITECTS & ENGINEERS

☎:010-2845-9100 FAX:0504-484-9100

STRUCTURE DESIGN

CIVIL ENGINEERING DESIGN

LANDSCAPE DESIGN

MACHINE EQUIPMENT DESIGN

ELECTRONICAL INSULATION DESIGN

PROJECT NO.

PROJECT NAME

소담스퀘어 울산 구축 설계 용역

DRAWING NAME

소방 범례

ARCHITECT / ENGINEER

DRAWN

CHECKED

DATE _____

APPROVE

E-MAIL ADDRESS

youp91@gmail.com

SCALE

DWG NO.

NONE

F - 01



1층 철거설비 평면도

SCALE:1/150

철거설비 NOTE		
심 별	내 용	비 고
	옥내소화전 (상부발신기세트)	1 EA
	차동식 스포트형 감지기 (2종)	29 EA
	연기식 감지기 (광전식 2종)	2 EA
	방송 스피커 (3W, 천정형)	4 EA
	시각경보기	3 EA
	재사용 철거	
	벽부형 피난구 유도등 (소형)	1 EA
	재사용 철거	
	천정형 피난구 유도등 (소형) - 단면	1 EA
	재사용 철거	
	천정형 피난구 유도등 (소형) - 양면	2 EA
	재사용 철거	
	음성점멸 유도등 (소형)	1 EA
	재사용 철거	
	비상조명등 - LED 4W/2	4 EA
	재사용 철거	
* 각종 배선은 사용 유무를 확인하고 사용하지 않는 배선은 철거한다.		
* 기존 선로 정리시 사용 유무 확인후 현장 담당자와 협의후 정리한다.		
* 현장 여건에 따라 시공 시 발생하는 부분은 관계자와 협의 후 시공한다.		

이상엽건축사사무소

LeeSangYoup ARCHITECTS & ENGINEERS

44681 울산광역시 남구 신정로204번길
46,302(신정동,삼산파로스빌3층)

☎:010-2845-9100 FAX:0504-484-9100

STRUCTURE DESIGN

CIVIL ENGINEERING DESIGN

LANDSCAPE DESIGN

MECHINE EQUIPMENT DESIGN

ELECTRONICAL INSULATION DESIGN

PROJECT NO.

PROJECT NAME

소담스퀘어 울산 구축 설계 용역

DRAWING NAME

1층 철거설비 평면도

ARCHITECT / ENGINEER

DRAWN

CHECKED

DATE

2026-08-12

APPROVED

E-MAIL ADDRESS


youp91@gmail.com

SCALE

DWG NO.


1:150

F - 02

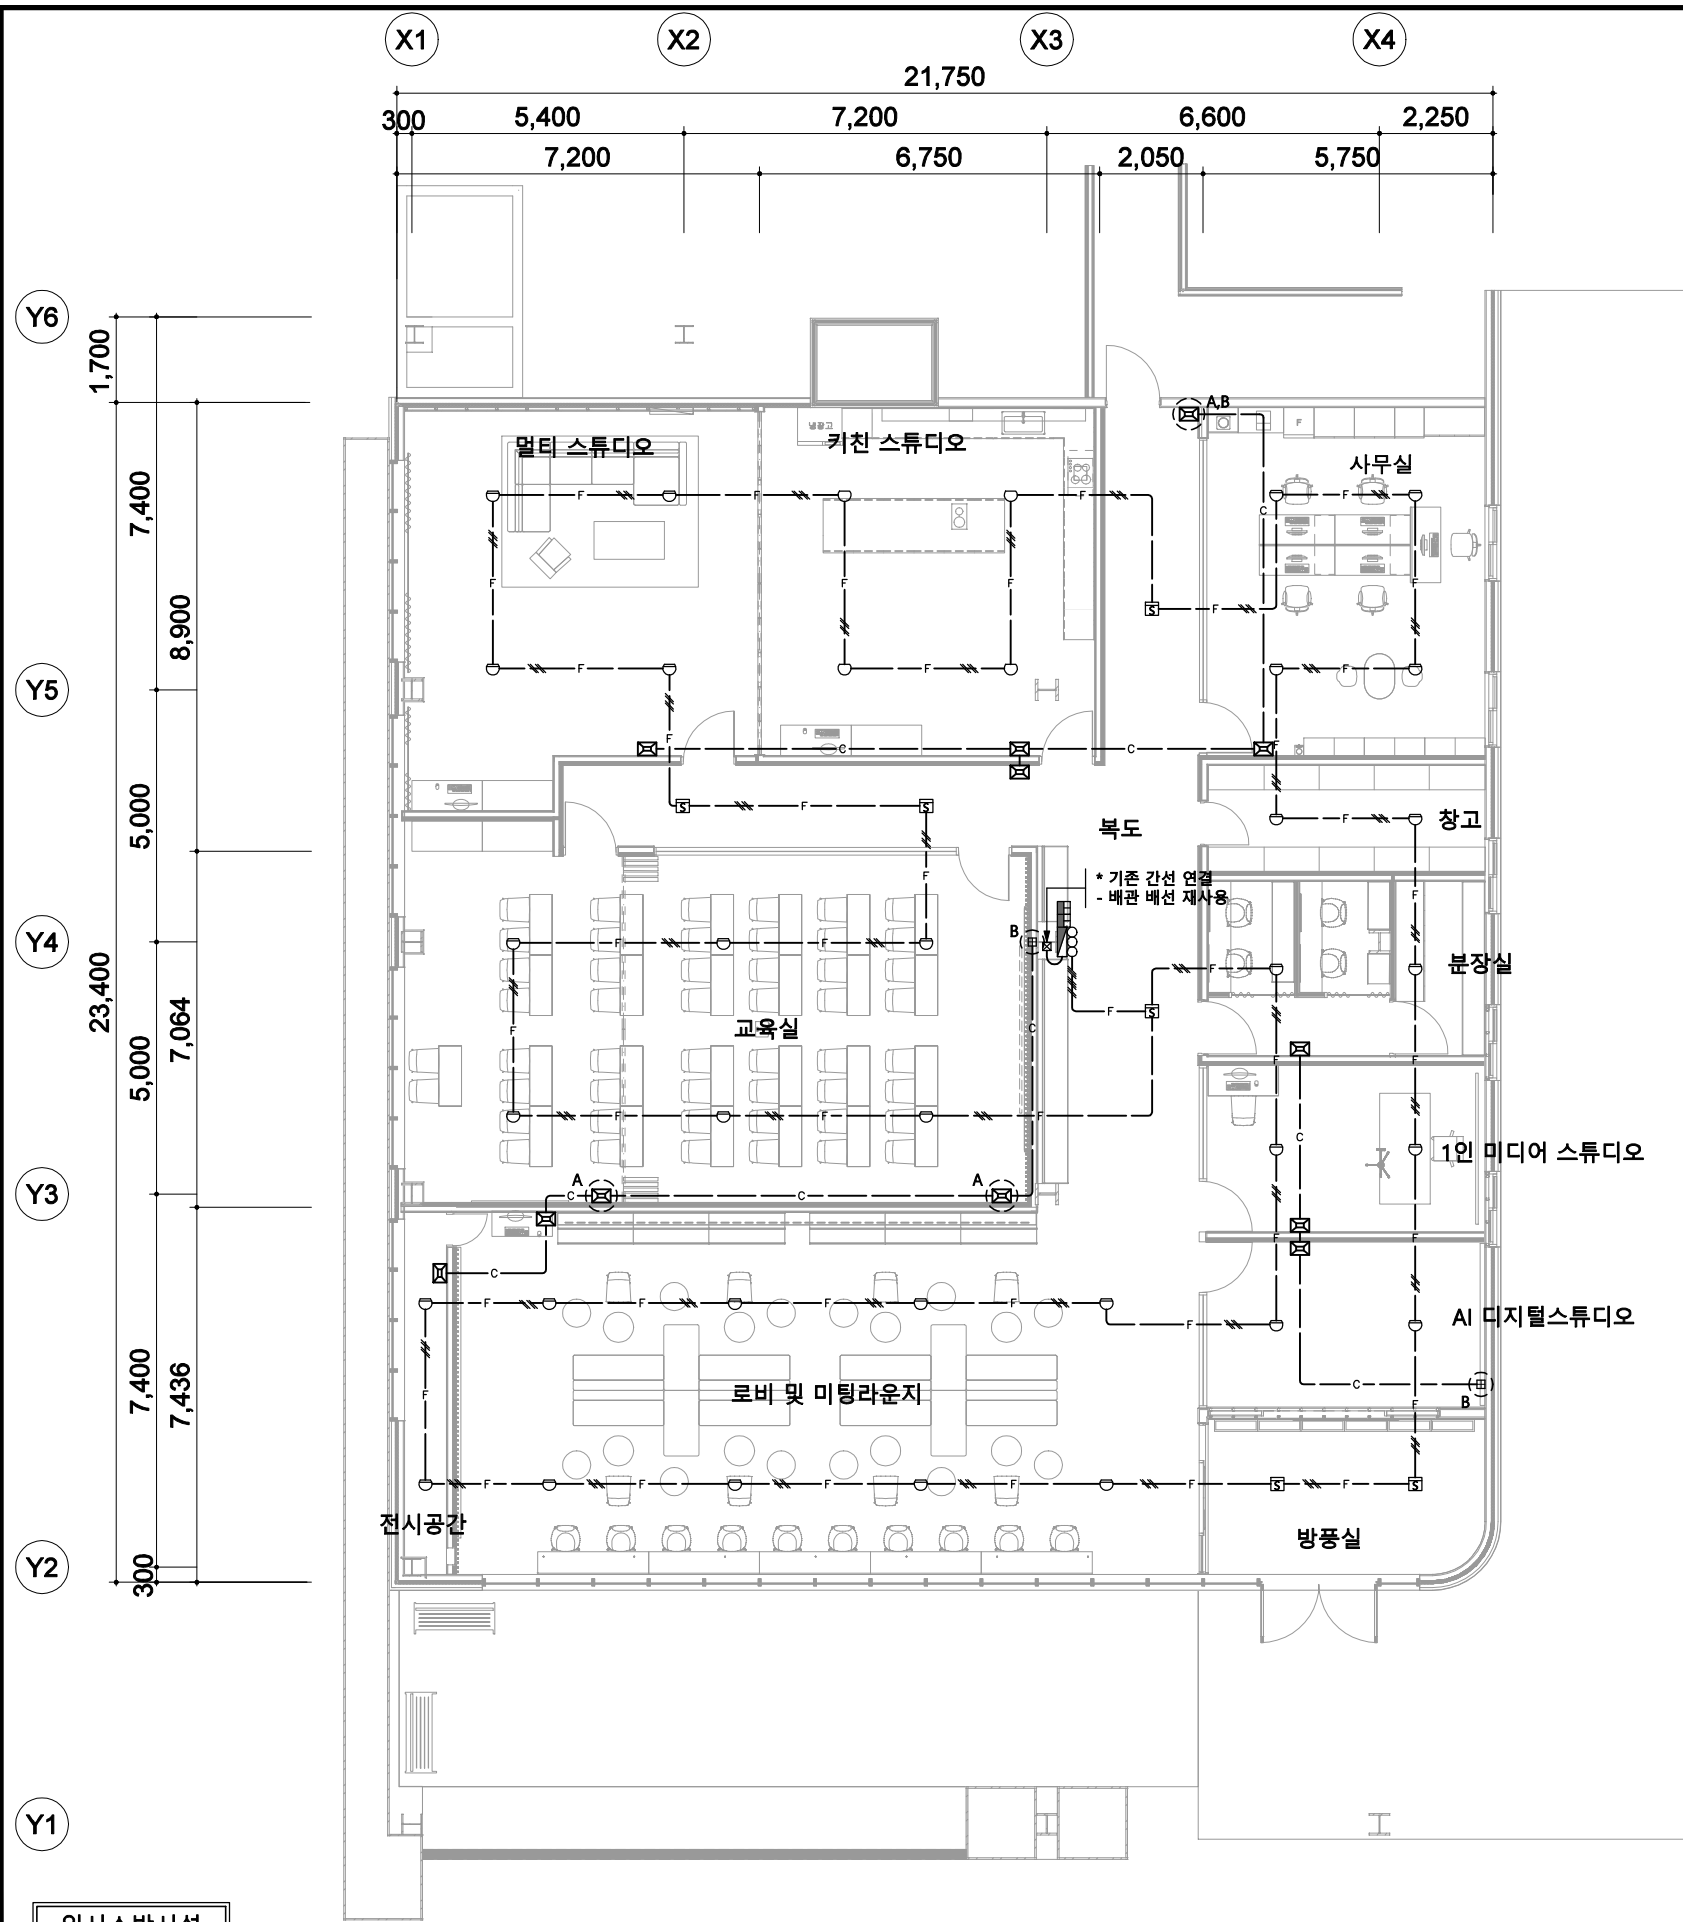

임시소방시설

* 비상경보장치는 영 제18조제1항에 해당하는 작업을 하는 경우, 피난층 또는 지상으로 통하는 각 층 직통계단의 출입구마다 설치할 것.
"건설현장의 화재안전성능기준(NFPC 606)" 제7조(비상경보장치의 성능 및 설치기준)에 준하여 설치한다.
- 비상경보장치 : 1EA

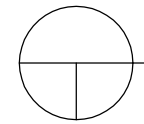

1층 자동화재탐지설비 평면도
SCALE:1/150

자동화재탐지설비 NOTE

심 별	내 용	비 고
	옥내소화전 (상부발신기세트)	-
	차동식 스포트형 감지기 (2종)	-
	정온식 스포트형 감지기 (1종)	-
	연기식 감지기 (광전식 2종)	-
	시각경보기 (DC24V, 15cd)	-
	R형 종계기 (4/4)	-
	8각 BOX (54mm)	-
	4각 BOX (54mm)	-
	기존 소방설비 재설치	-
	기존 회로 연결	-
	및 BOX 신설	-


기 호	배 관 및 배 선	비 고
- F —	HFIX 2 - 1.5sq ST-E (E19)	감지기
- F //	HFIX 4 - 1.5sq ST-E (E19)	감지기
- F ///	HFIX 8 - 1.5sq ST-E (E19)	감지기
- C —	HFIX 2 - 2.5sq ST-E (E19)	시각경보기

* 별도 주기 없는 슬라브 매입 배관은 난연성 CD를 사용하고, 슬라브 노출 구간 및 이종구조는 나사없는 전선관(ST-E)을 사용한다.
* 지중매입배관은 폴리에틸렌 전선관(PE)을 사용한다.
* 전선은 소방기술기준에 적합한것을 사용한다.
* 현장 여건에 따라 시공 시 발생하는 부분은 관계자와 협의 후 시공한다.

- 자동화재탐지설비의 화재안전기준 (NFTC 203) : 2.2.3.9 화재로 인하여 하나의 층의 지구음향장치 또는 배선이 단락되어도 다른 층의 화재통보에 지장이 없도록 각 층 배선 상에 우회한 조치를 할 것.
→ 각 층의 발신기함에 경종단락 보호장치 또는 경종단락 보호장치 내장형 단자대를 설치할 것.

이상업건축사사무소
LeeSangYoup ARCHITECTS & ENGINEERS
44681 울산광역시 남구 신정로204번길 46,302(신정동,삼산파로스빌3층)
☎:010-2845-9100 FAX:0504-484-9100

STRUCTURE DESIGN	
CIVIL ENGINEERING DESIGN	
LANDSCAPE DESIGN	
MECHINE EQUIPMENT DESIGN	
ELECTRONICAL INSULATION DESIGN	
PROJECT NO.	
PROJECT NAME	
소담스퀘어 울산 구축 설계 용역	
DRAWING NAME	
1층 자동화재탐지설비 평면도	
ARCHITECT / ENGINEER	
DRAWN	CHECKED
DATE	APPROVED
2026-08-12	
E-MAIL ADDRESS	
youp91@gmail.com	
SCALE	DWG NO.
1:150	F - 03

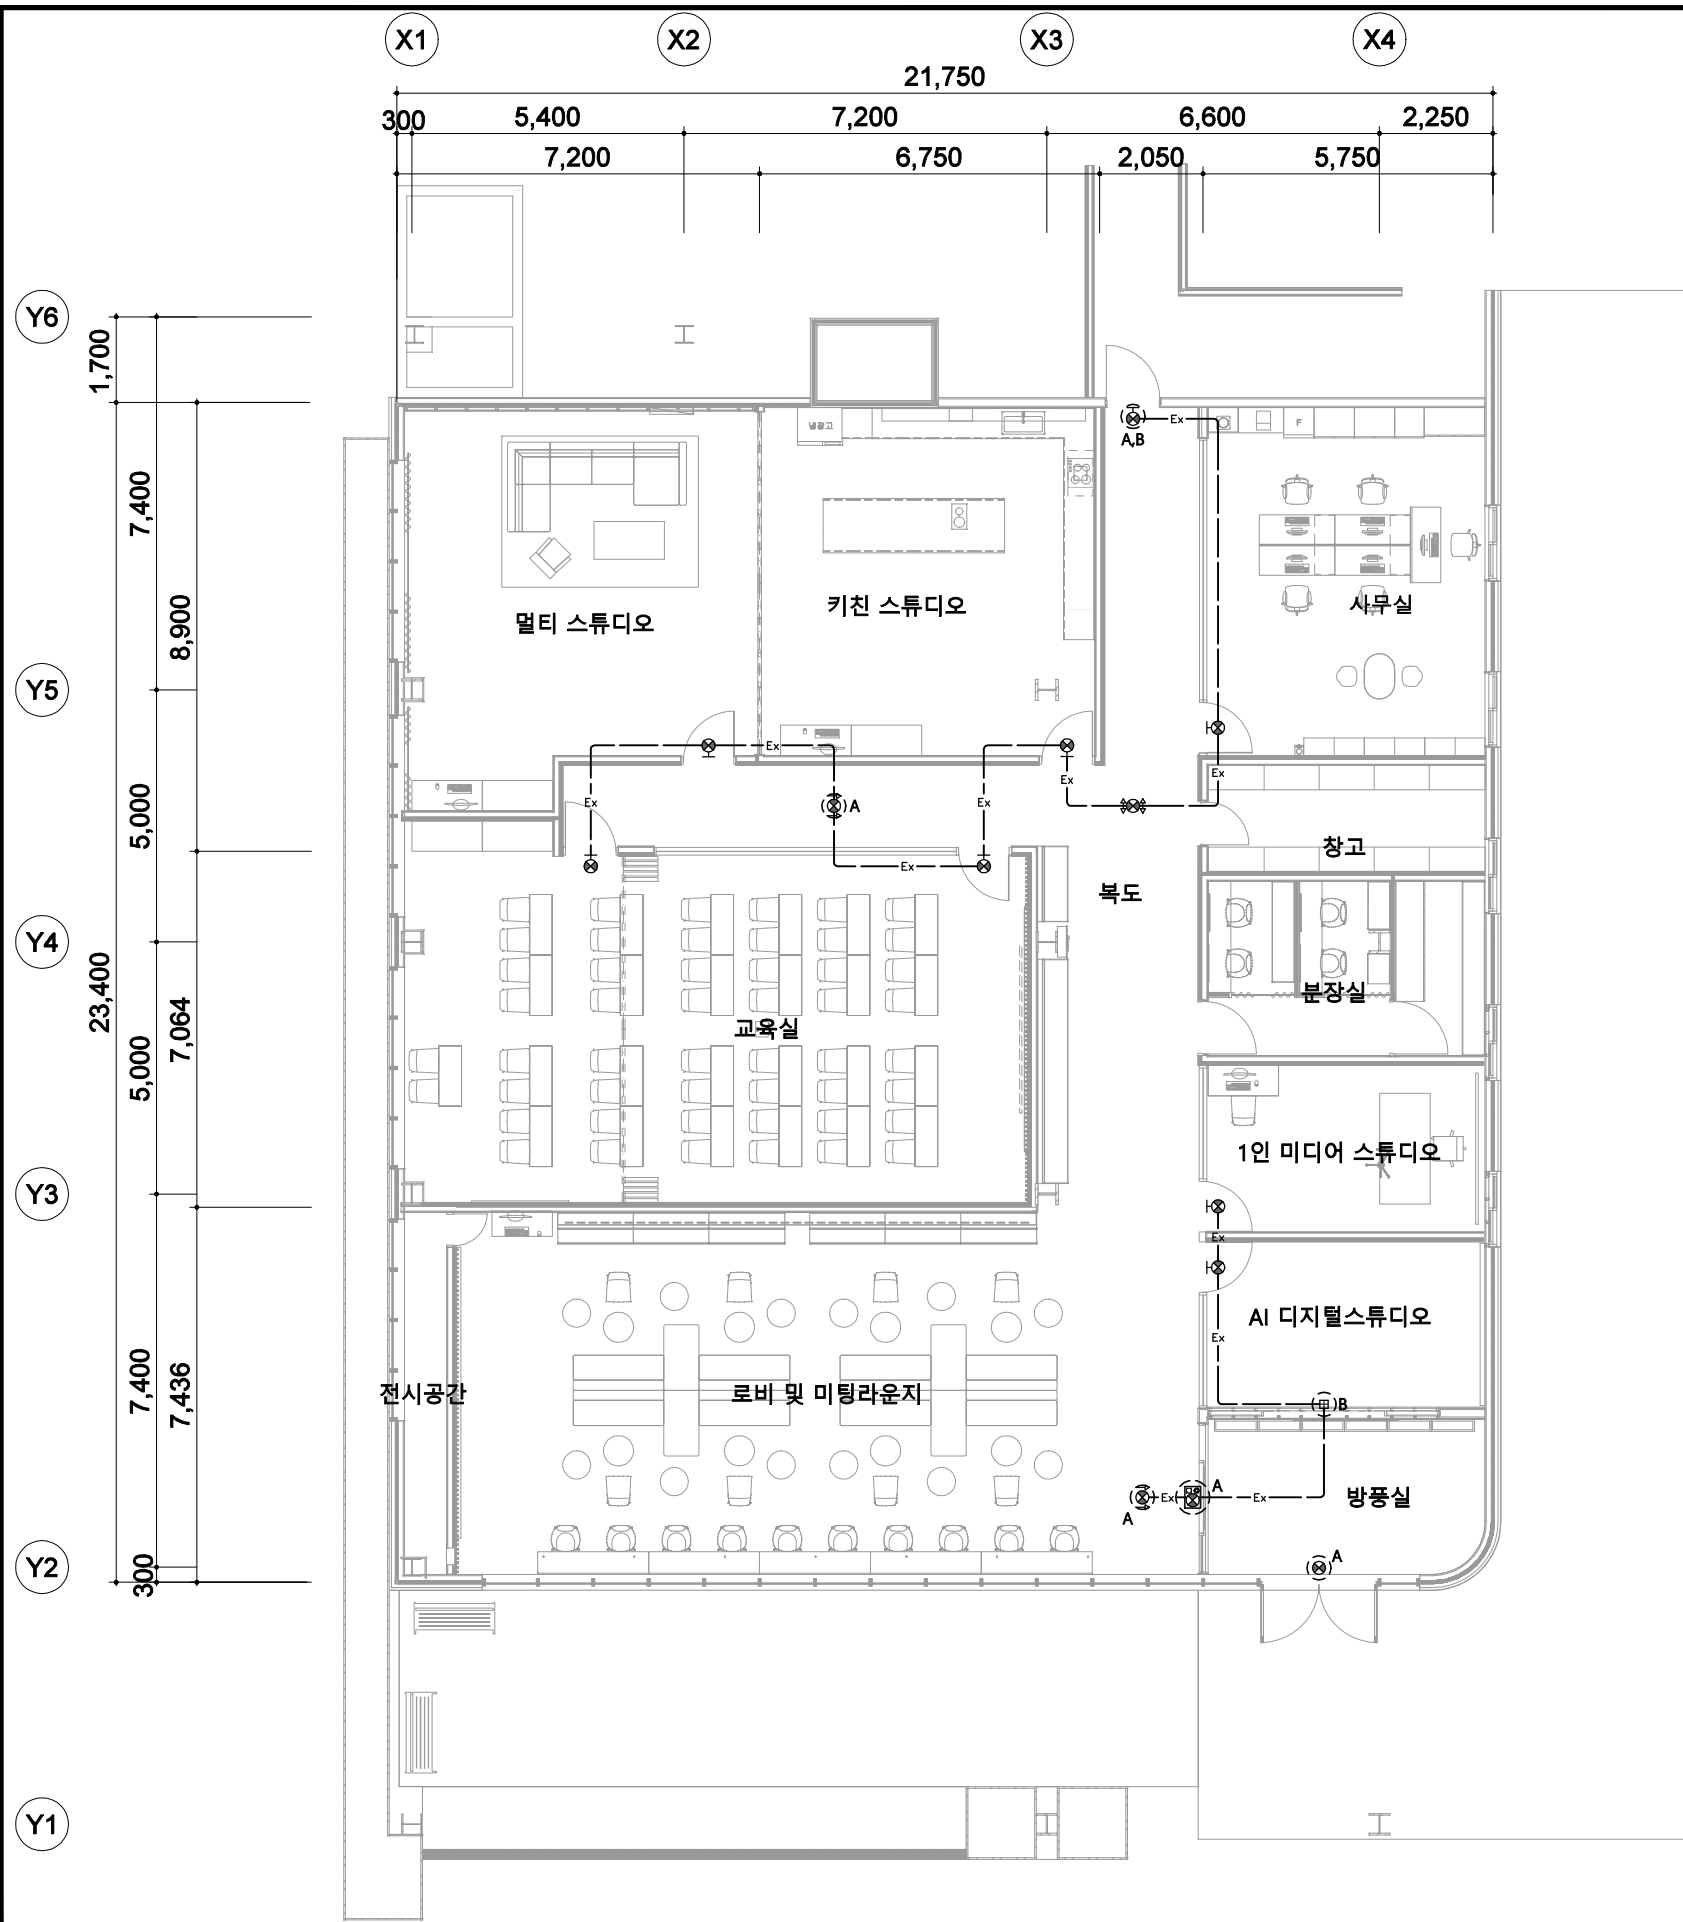

1층 유도등설비 평면도
SCALE:1/150

유도등설비 NOTE

심 별	내 용	비 고
⊗	벽부형 피난구 유도등 (소형)	-
⊗	천정형 피난구 유도등 (소형) - 단면	-
⊗↑	천정형 피난구 유도등 (소형) - 양면	-
⊗	음성점멸 유도등 (소형)	
⊙	8각 BOX (54mm)	-
田	4각 BOX (54mm)	-
○A	기존 소방설비 재설치	-
○B	기존 회로 연결 및 BOX 신설	-

기 호	배 관 및 배 선	비 고
-Ex-	HFIX 2 - 2.5sq ST-E (E19)	유도등

* 별도 주기 없는 솔라브 매입 배관은 난연성 CD를 사용하고, 솔라브 노출 구간 및 이종구조대는 나사없는 전선관(ST-E)을 사용한다.
 * 지중매입배관은 폴리에틸렌 전선관(PE)을 사용한다.
 * 전선은 소방기술기준에 적합한것을 사용한다.
 * 현장 여건에 따라 시공 시 발생하는 부분은 관계자와 협의 후 시공한다.

이상엽건축사사무소

LeeSangYoup ARCHITECTS & ENGINEERS

44681 울산광역시 남구 신정로204번길 46,302(신정동,삼산파로스빌3층)

☎:010-2845-9100 FAX:0504-484-9100

STRUCTURE DESIGN

CIVIL ENGINEERING DESIGN

LANDSCAPE DESIGN

MECHINE EQUIPMENT DESIGN

ELECTRONICAL INSULATION DESIGN

PROJECT NO.

PROJECT NAME

소담스퀘어 울산 구축 설계 용역

DRAWING NAME

1층 유도등설비 평면도

ARCHITECT / ENGINNER

DRAWN

CHECKED

DATE

2026-08-12

APPROVED

E-MAIL ADDRESS


youp91@gmail.com

SCALE

1:150

DWG NO.

F - 04

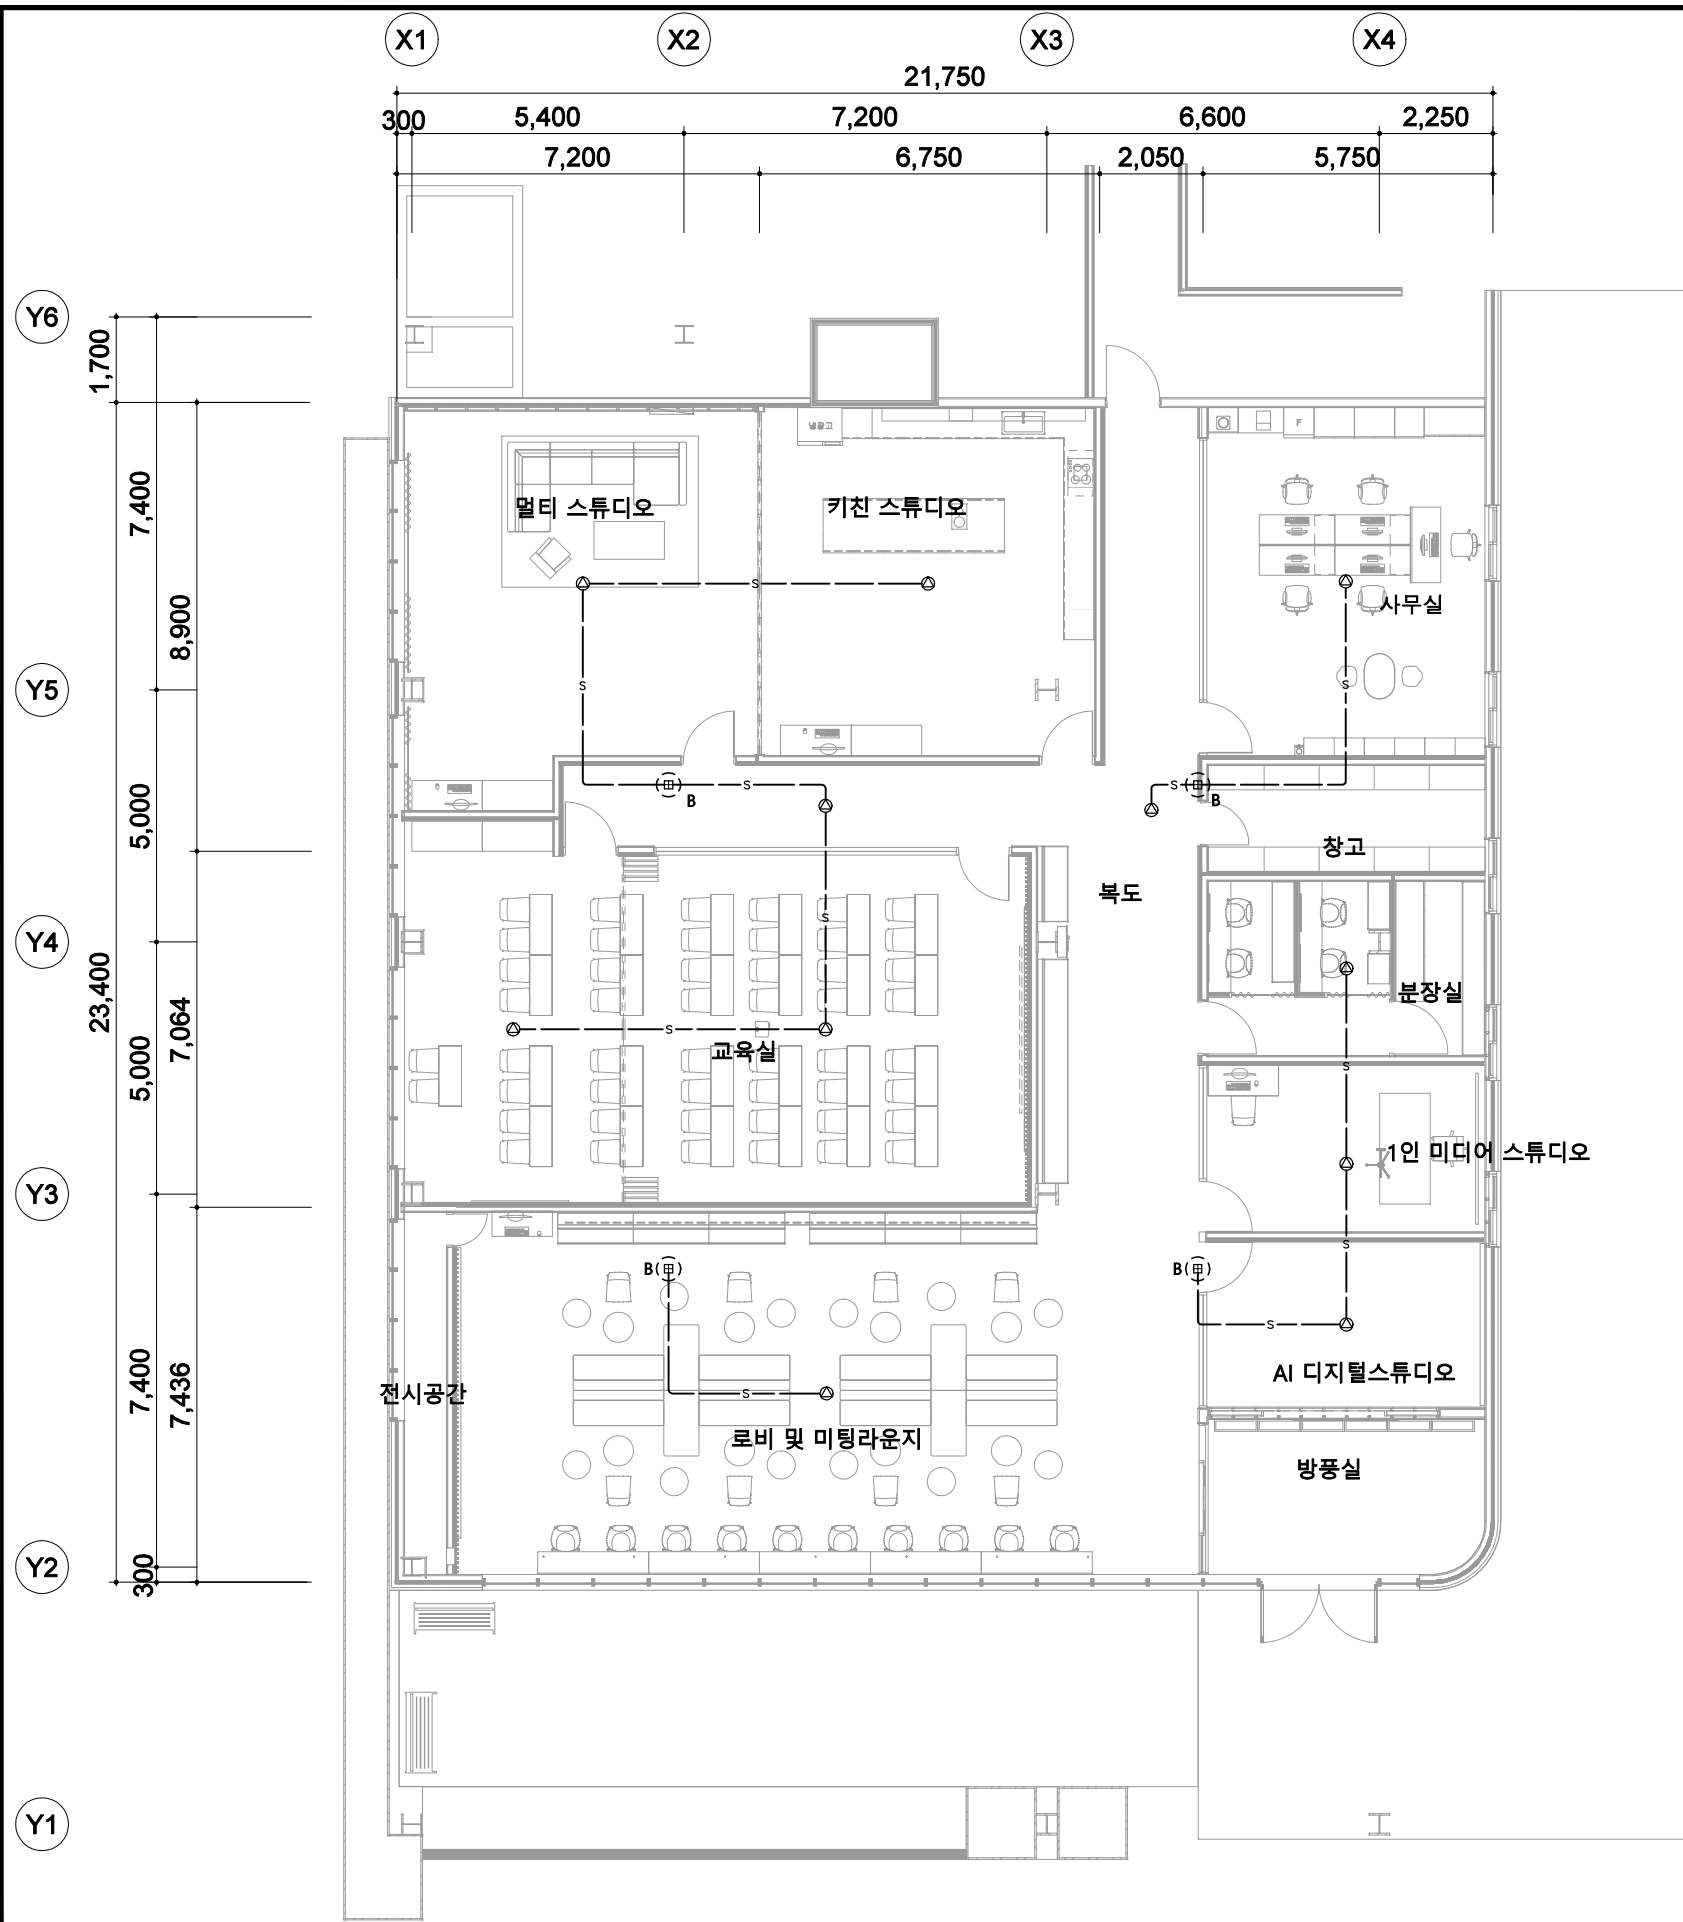

비상방송설비 NOTE		
심 별	내 용	비 고
㉠	방송 스피커 (3W, 천정형)	-
㉡	8각 BOX (54mm)	-
㉢	4각 BOX (54mm)	-
㉣	기존 회로 연결	-
㉤	덧 BOX 신설	-
기 호	배 관 및 배 선	비 고
-s-	HFIX 2 - 1.5sq ST-E (E19)	비상방송
-s- //	HFIX 4 - 1.5sq ST-E (E19)	비상방송
* 별도 주기 없는 슬라브 매입 배관은 난연성 CD를 사용하고, 슬라브 노출 구간 및 이중구조체는 나사없는 전선관(ST-E)을 사용한다. * 지중매입배관은 폴리에틸렌 전선관(PE)을 사용한다. * 전선은 소방기술기준에 적합한것을 사용한다. * 현장 여건에 따라 시공 시 발생하는 부분은 관계자와 협의 후 시공한다.		

이상업건축사사무소
 LeeSangYoup ARCHITECTS & ENGINEERS
 44681 울산광역시 남구 신정로204번길 46,302(신정동,삼산파로스빌3층)
 ☎:010-2845-9100 FAX:0504-484-9100

STRUCTURE DESIGN

CIVIL ENGINEERING DESIGN

LANDSCAPE DESIGN

MECHINE EQUIPMENT DESIGN

ELECTRONICAL INSULATION DESIGN


PROJECT NO.

PROJECT NAME
 소담스퀘어 울산 구축 설계 용역

DRAWING NAME
 1층 비상방송설비 평면도

ARCHITECT / ENGINEER

DRAWN	CHECKED
DATE 2026-08-12	APPROVED
E-MAIL ADDRESS youp91@gmail.com	
SCALE 1:150	DWG NO. F - 05

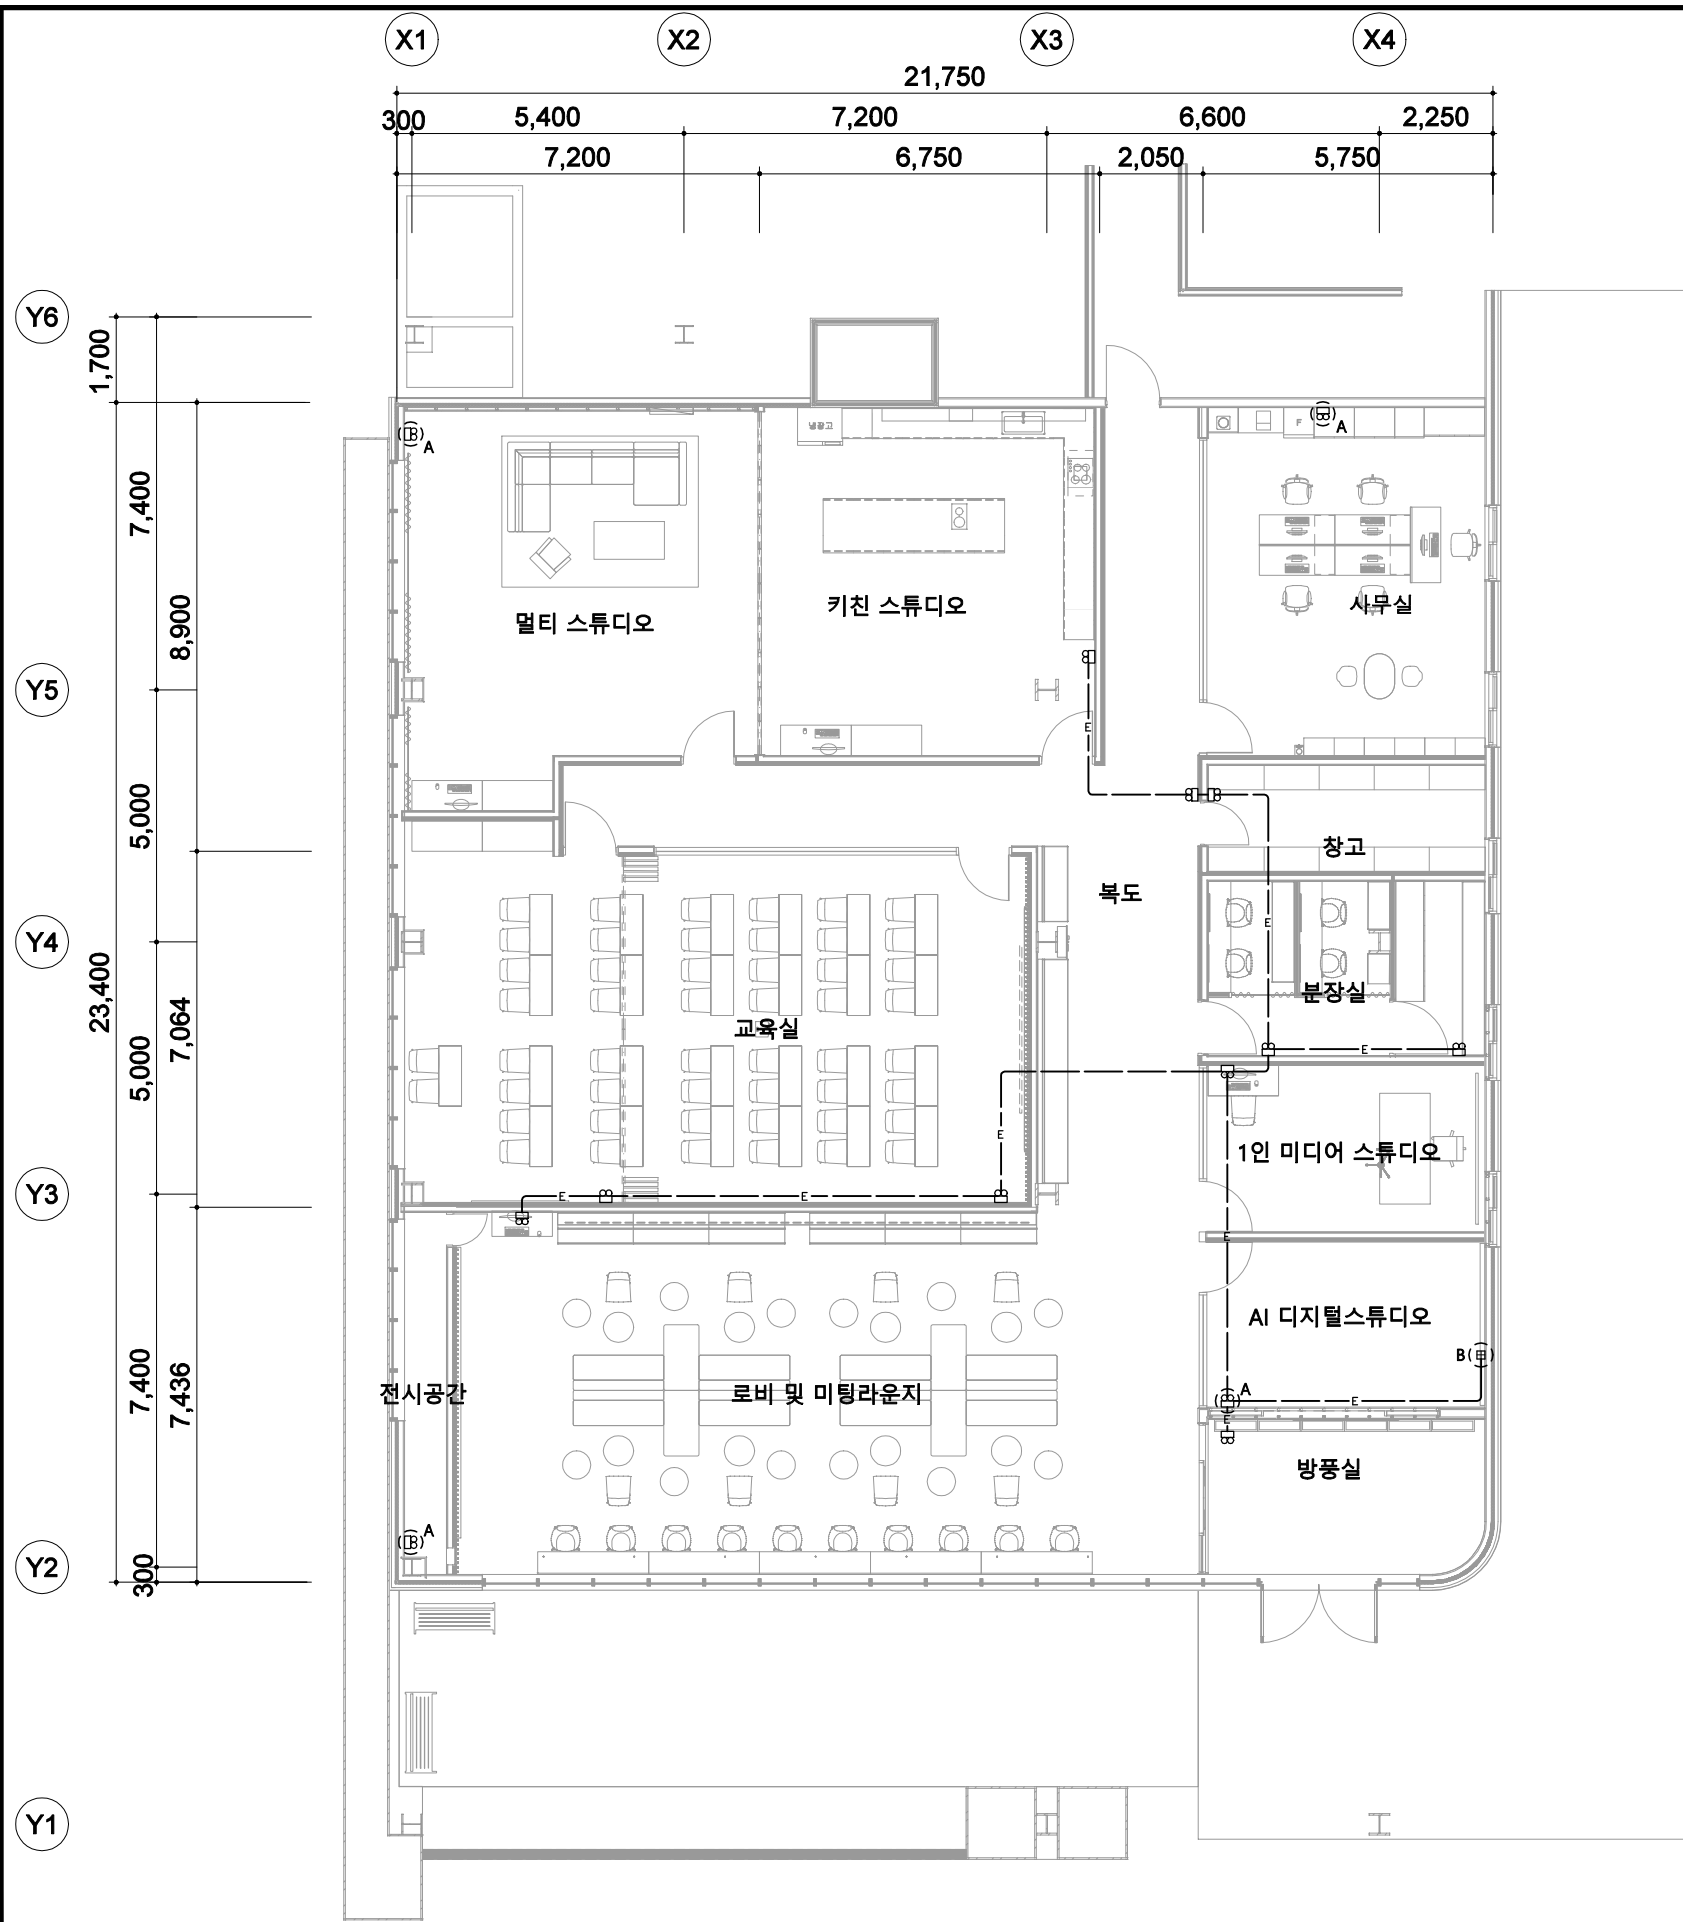

1층 비상조명설비 평면도
SCALE:1/150

비상조명등설비 NOTE

심 별	내 용	NOTE
㉠	비상조명등 - LED 4W/2 - 축전지 내장형	-
㉡	8각 BOX (54mm)	-
㉢	4각 BOX (54mm)	-
○A	기존 소방설비 재설치	-
○B	기존 회로 연결 뎃 BOX 신설	-

기 호	배 관 및 배 선	비 고
—E—	HFIX 2 - 2.5sq, (PE) 2.5sq ST-E (E19)	비상조명
—E—	HFIX 4 - 2.5sq, (PE) 2.5sq ST-E (E25)	비상조명

* 별도 주기 없는 슬라브 매입 배관은 난연성 CD를 사용하고, 슬라브 노출 구간 및 이종구조에는 나사없는 전선관(ST-E)을 사용한다.
* 지중매입배관은 폴리에틸렌 전선관(PE)을 사용한다.
* 전선은 소방기술기준에 적합한것을 사용한다.
* 현장 여건에 따라 시공 시 발생하는 부분은 관계자와 협의 후 시공한다.

이상업건축사사무소
LeeSangYoup ARCHITECTS & ENGINEERS
44681 울산광역시 남구 신정로204번길 46,302(신정동,삼산파로스빌3층)
☎:010-2845-9100 FAX:0504-484-9100

STRUCTURE DESIGN

CIVIL ENGINEERING DESIGN

LANDSCAPE DESIGN

MECHINE EQUIPMENT DESIGN

ELECTRONICAL INSULATION DESIGN







PROJECT NO.


PROJECT NAME
소담스퀘어 울산 구축 설계 용역

DRAWING NAME
1층 비상조명설비 평면도

ARCHITECT / ENGINEER

DRAWN	CHECKED
DATE 2026-08-12	APPROVED
E-MAIL ADDRESS youp91@gmail.com	
SCALE 1:150	DWG NO. F - 06

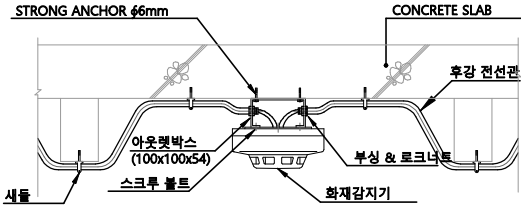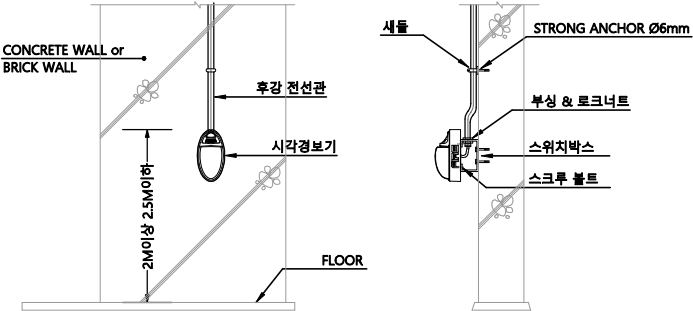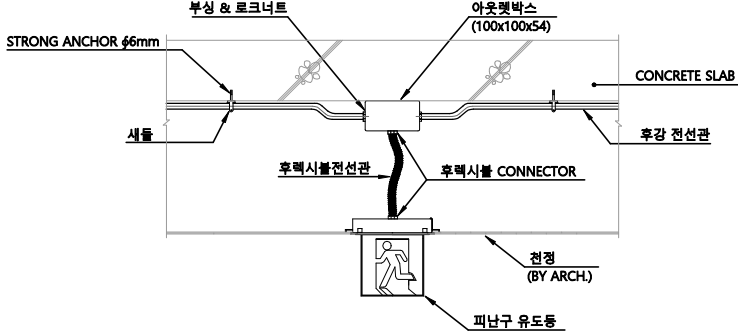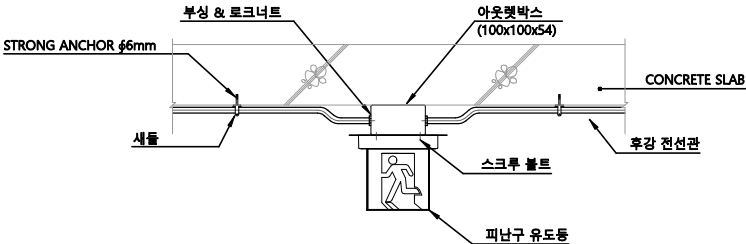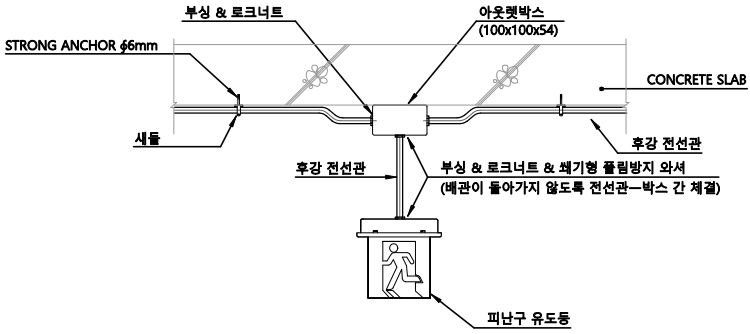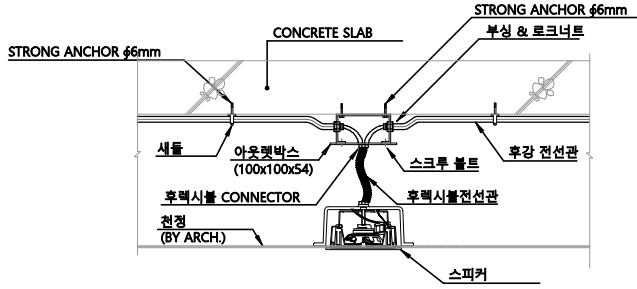		
감지기 설치 상세도 - 노출형	시각경보기 설치 상세도	천정형 피난구 유도등 설치 상세도 - 반자 부착형
		
천정형 피난구 유도등 설치 상세도 - 노출형	천정형 피난구 유도등 설치 상세도 - 펜던트형	스피커 설치 상세도 - 반자 부착형

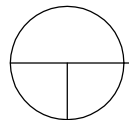

소방 일반 상세도

SCALE:NONE

이상엽건축사사무소

LeeSangYoup ARCHITECTS & ENGINEERS

44681 울산광역시 남구 신정로204번길
46,302(신정동,삼산파로스빌3층)

☎:010-2845-9100 FAX:0504-484-9100

STRUCTURE DESIGN

CIVIL ENGINEERING DESIGN

LANDSCAPE DESIGN

MECHINE EQUIPMENT DESIGN

ELECTRONICAL INSULATION DESIGN

PROJECT NO.

PROJECT NAME

소담스퀘어 울산 구축 설계 용역

DRAWING NAME

소방 일반 상세도

ARCHITECT / ENGINEER

DRAWN

CHECKED

DATE

2026-08-12

APPROVED

E-MAIL ADDRESS

youp91@gmail.com

SCALE

NONE

DWG NO.

F - 08